


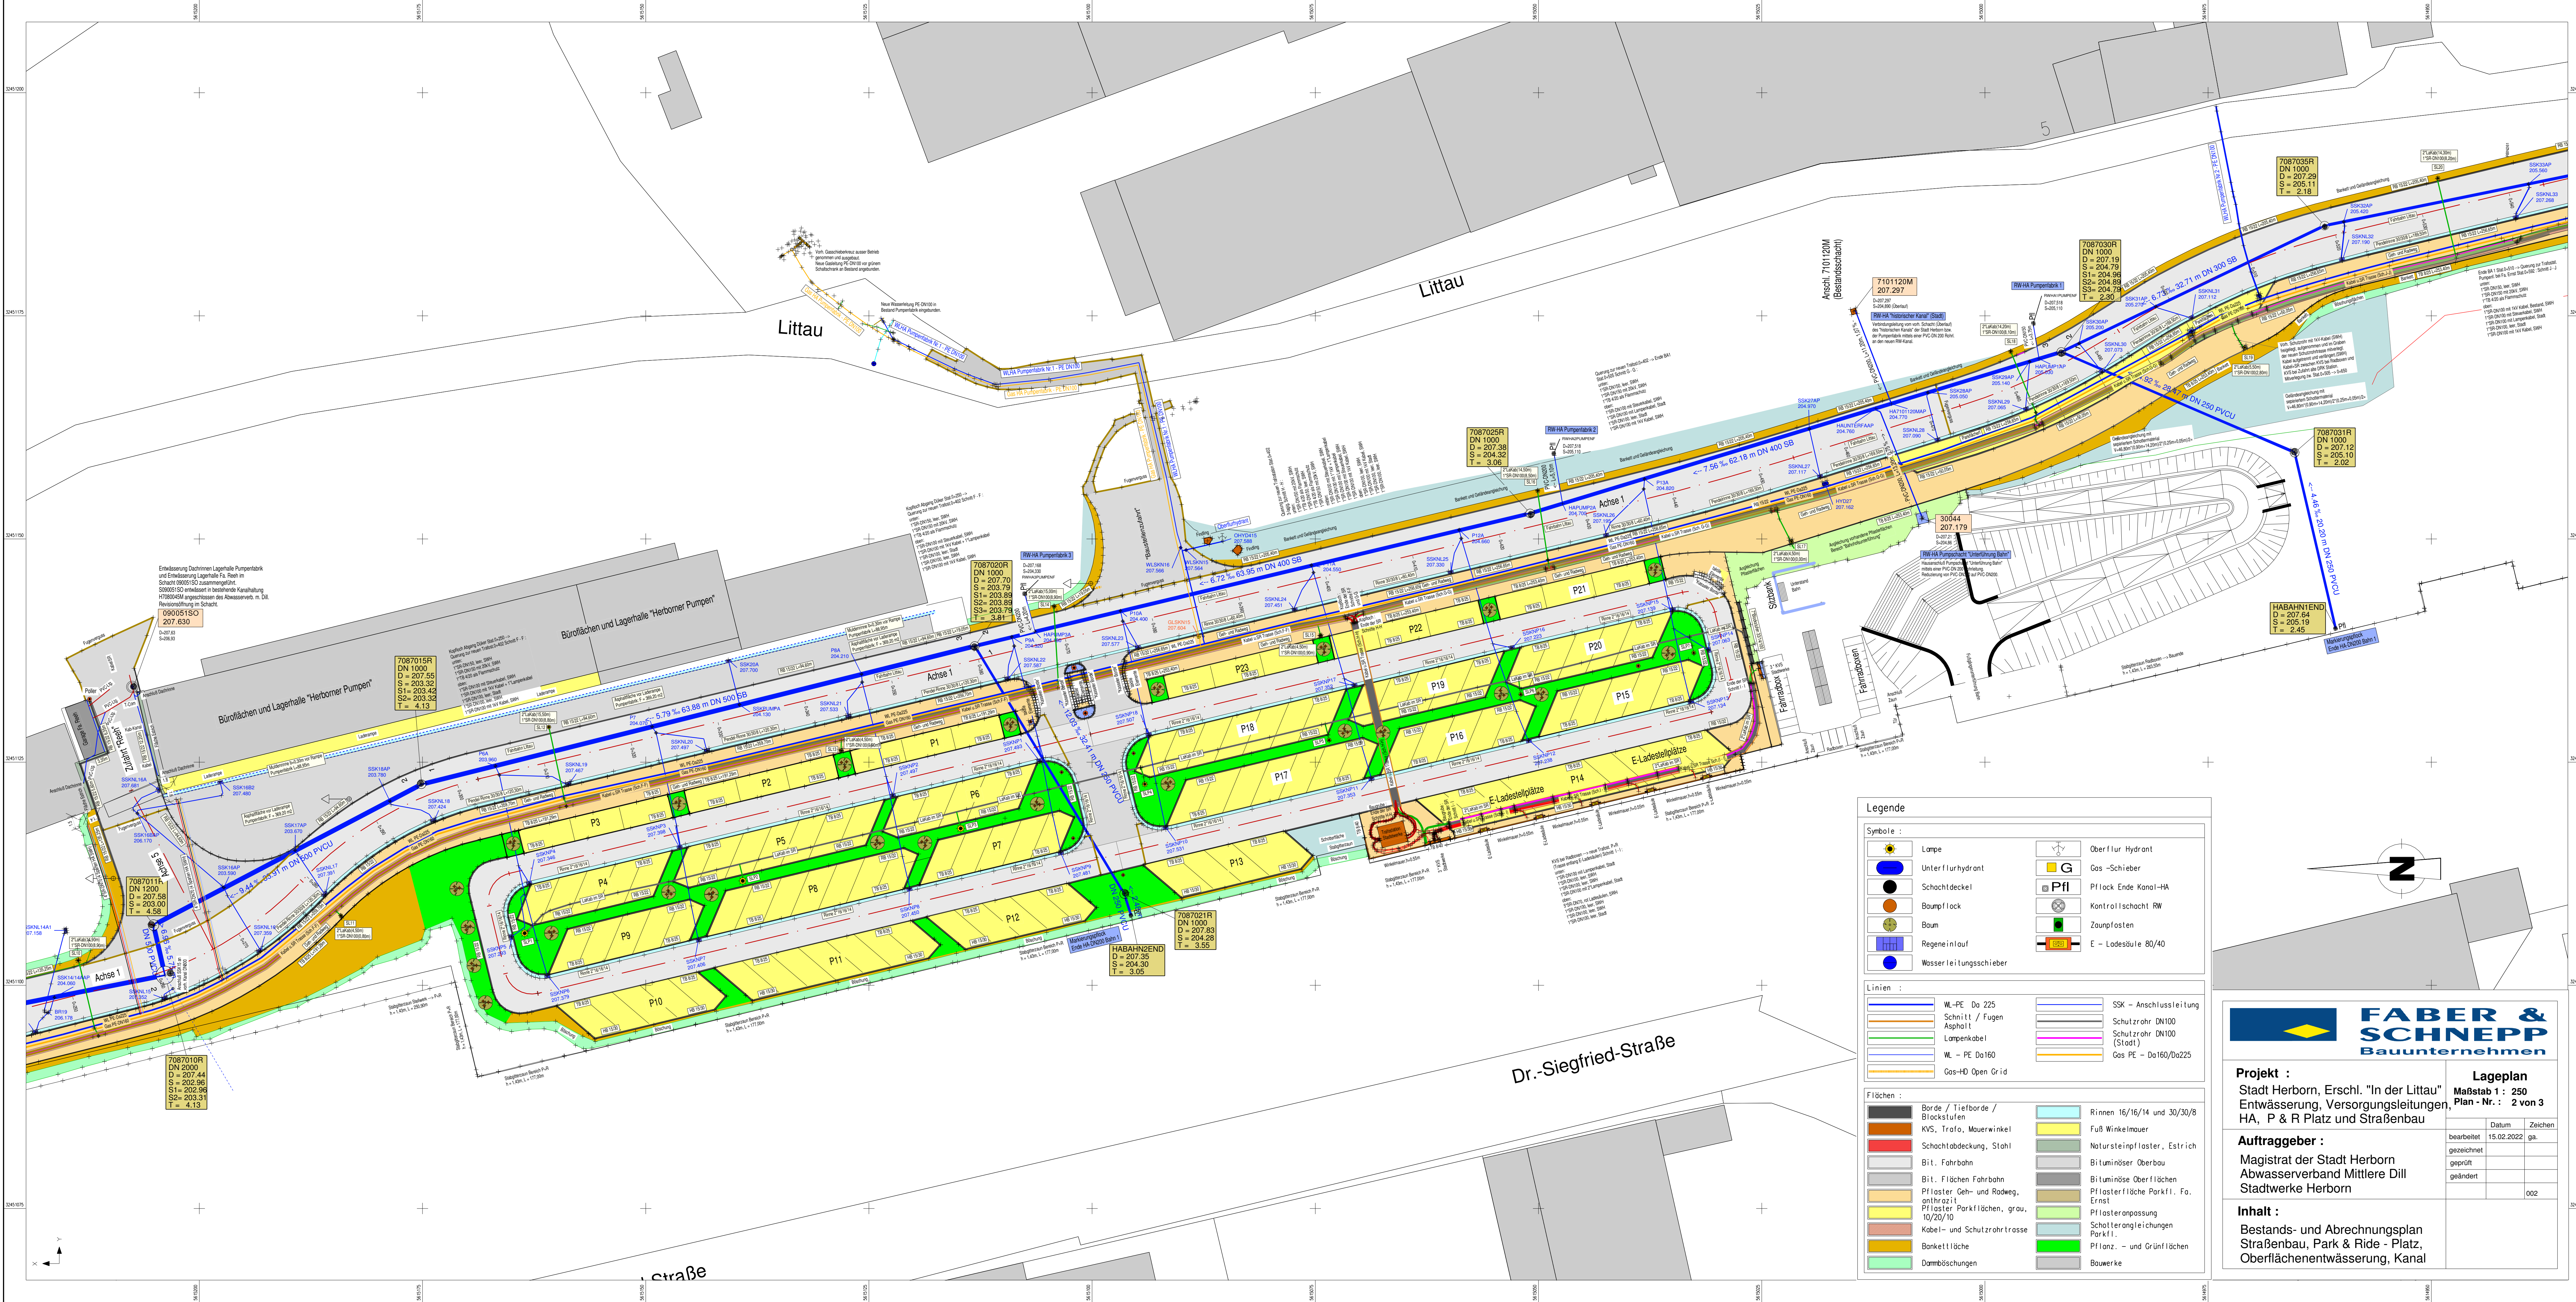

Legende

Symbole :

- Lampe
- Unterflurhydrant
- Schachdeckel
- Baumflock
- Regeneinlauf
- Wasserleitungsschieber

- Oberflur Hydrant
- Gas-Schieber
- Pflock Ende Kanal-HA
- Kontrollschacht RW
- Zaunpfosten
- E - Ladesäule 80/40

Linien :

- WL-PE Da 225
- Schnitt / Fugen
- Asphalt
- Lampenkabel
- WL - PE Da160
- Gas-HD Open Grid
- SSK - Anschlussleitung
- Schnitt / Fugen
- Schutzrohr DN100 (Stadt)
- Gas PE - Da160/Da225

Flächen :

- Borde / Tiefborde / Blockstufen
- KVS, Trafo, Mauerwinkel
- Schachtabdeckung, Stahl
- Bit. Fahrbahn
- Bit. Flächen Fahrbahn
- Pflaster Geh- und Radweg, anthrazit
- P11 Pflaster Parkflächen, grau, 10/20/10
- Kabel- und Schutzrohrtrasse
- Banketfläche
- Dambischungen
- Rinnen 16/16/14 und 30/30/8
- Fuß Winkelmauer
- Natursteinpflaster, Estrich
- Bituminöser Oberbau
- Bituminöse Oberflächen
- Pflasterfläche Parkfl. Fa. Ernst
- Pflasteranpassung
- Schotteranpassung
- Pflanz- und Grünflächen
- Bauwerke

FABER & SCHNEPP
Bauunternehmen

Projekt :
Stadt Herborn, Erschl. "In der Littau"
Entwässerung, Versorgungsleitungen,
HA, P & R Platz und Straßenbau

Lageplan
Maßstab 1 : 250
Plan - Nr. : 2 von 3

Auftraggeber :
Magistrat der Stadt Herborn
Abwasserverband Mittlere Dill
Stadtwerke Herborn

Inhalt :
Bestands- und Abrechnungsplan
Straßenbau, Park & Ride - Platz,
Oberflächenentwässerung, Kanal

Datum	Zeichen
15.02.2022	ga.
gezeichnet	
geprüft	
geändert	
002	