


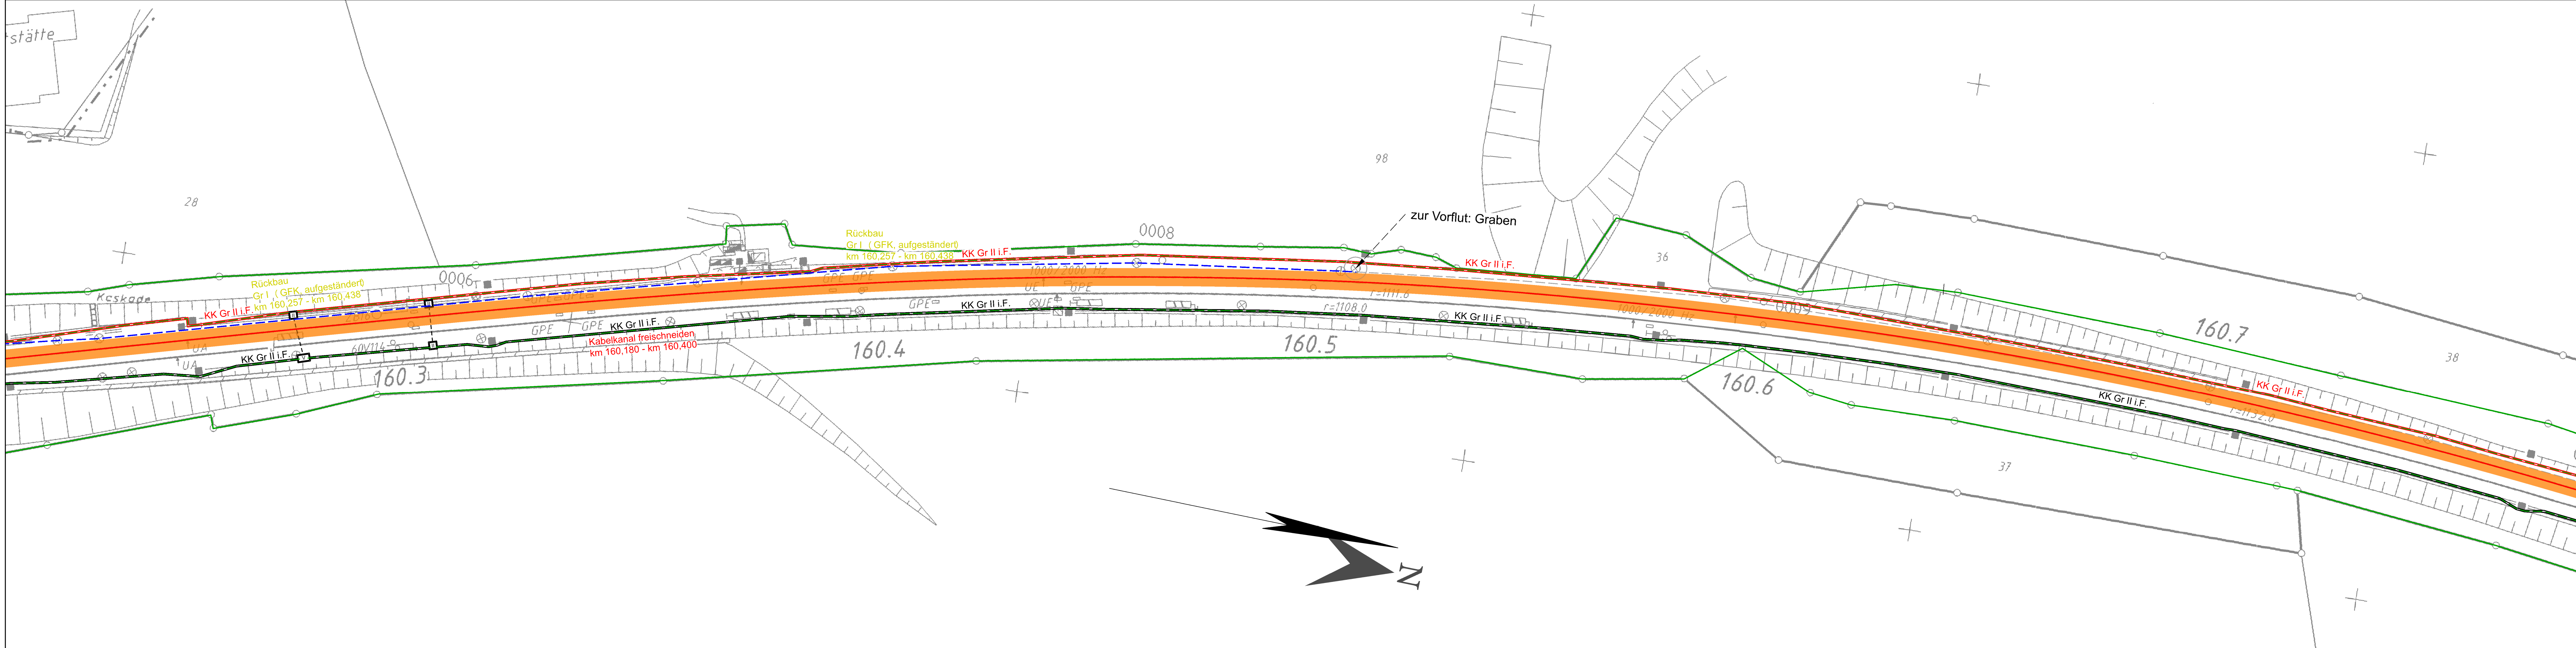

Allgemeine Bemerkungen

- Planungen der Fachgewerke OLA, VA, LST, LSW, EEA und DB-KT sind unbedingt zu berücksichtigen! (Stichkabel Achszähler, etc.)
- Lage der Kabelschränke im Bereich Bf Schwerte sind der jeweiligen Planung zu entnehmen
- hier gemachte Angaben zu Teilelementen aus den Planungen der Fachgewerke und Kabelschränken sind nur informativ angegeben
- Vor Um-/ Neubau bei Nutzung von Bestandskabeltrögen, Schächten und Querungen sind Prüfungen durchzuführen, da nicht die kompletten Bestandsanlagen geprüft werden konnten

Legende:

Bestand

Querung/ Rohrzug

Kabelkanal, Bestand

Kabelkanal, geplant

Kabelkanal, Rückbau

Rohrzug

Kabelaufbauschacht (diverse Größen)

Querprofilinie

TK Kabel

Kabelschrank, Kabelverteiler

Planung neuer Masten

Legende (Planung) :

Planung Umbaugleis

Planung Umbaugleis GOS

Planung PSS Bereich

Planung Entwässerung

Anlage zur Ausschreibung

Nr.	Änderungen bzw. Ergänzungen	Datum	Name

Bearbeitet im Auftrag der DB Netz AG

PTB

INGENIEURE

Gestalten, was uns morgen bewegt.

Planverfasser

Hamm, den 05.08.2026

gez. T. Brink

Unterschrift

Auftraggeber :			Blatt-Nr.: 32		
DB InfraGO AG			Datum	Name	
Region West			05.08.2026	Hyss	
Projektmanagement Oberbau und Ausrüstungstechnik			Gez. 15.07.2025	Hyss	
Hansastraße 15			Gepr. 05.08.2026	Jacobi	
47058 Duisburg					

Maßstab

1:500

Blattgröße

1350x297 (mm)

Planung Oberbau

Generalsanierung

Hochleistungskorridor

Hagen - Hamm

Kabeltrassenplan

Lageplan

km 160.2 - km 160.8

DB

InfraGo AG

Bv. Nr.:

Höhen im System

m Ü NN

Ausgabe vom

Plangrundlage