



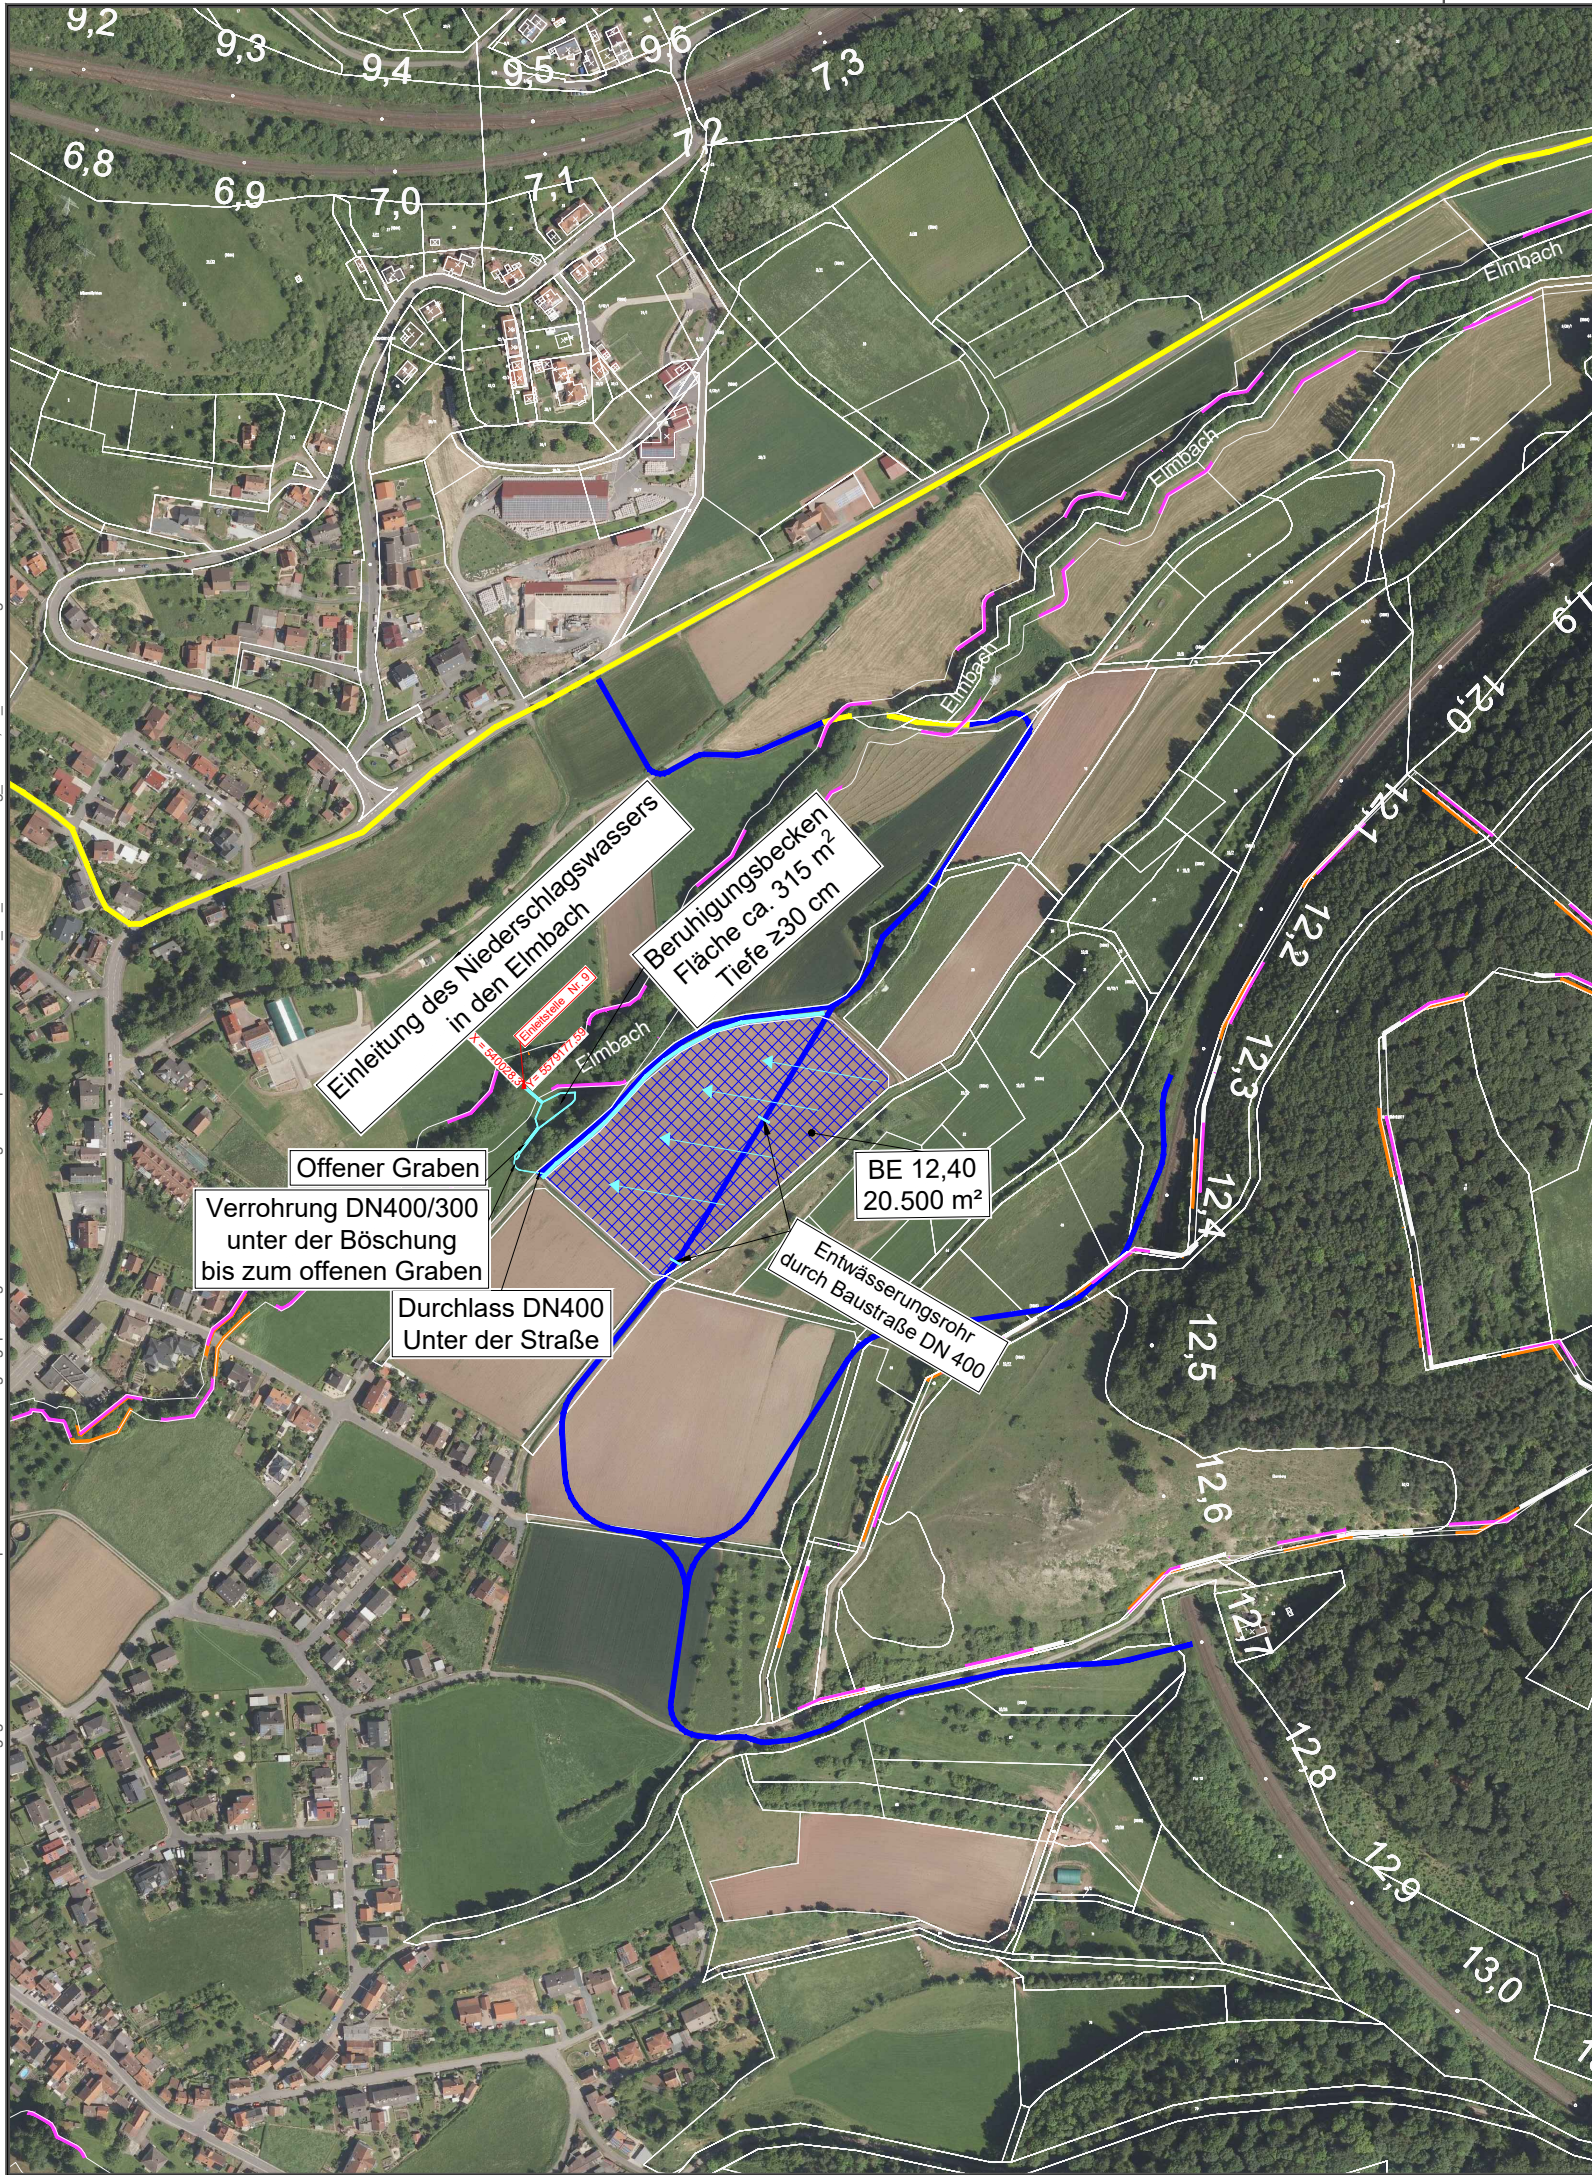

Genehmigungsvermerk Eisenbahn-Bundesamt

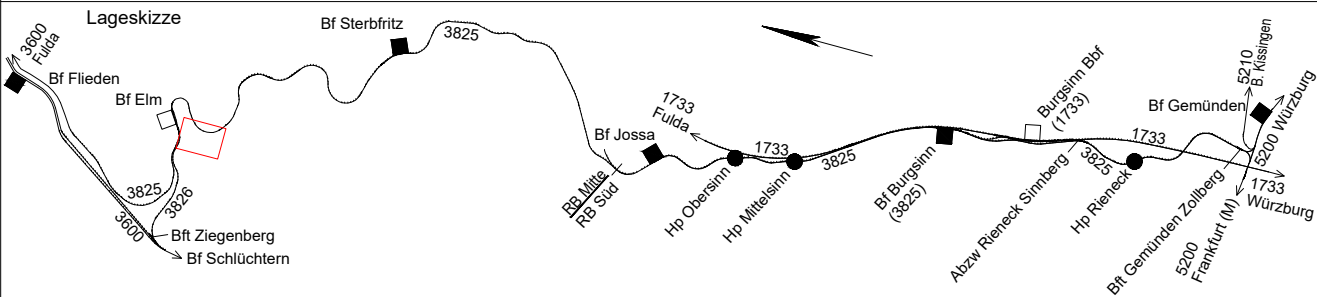

0	Ausgangsverfahren: Antragsfassung	28.11.2023
Index	Änderungen bzw. Ergänzungen	Planungsstand

Genehmigungsplanung: Unterlage für eine Entscheidung nach § 18 AEG

Vorhabenträger:			Planzeichen:19.1.12_LP_Entwaesserung_BE-12,40.pdf		
DB Netz AG  NETZE			Projekt-Nr.:		
Netz Kassel Bertha-von-Suttner-Str. 21 34131 Kassel				Datum	Name
Frankfurt			gez.	07/2023	Sanin
Ort, Datum, Unterschrift			bearb.	07/2023	Danda
Vertreter des Vorhabenträgers:			gepr.	11/2023	Streich
DB Netz AG  NETZE			Höhensystem:DHNN2016		
Regionalbereich Mitte Projekte Tunnel/Strecke I.NI-MI-K-T Hahnstraße 49 60528 Frankfurt am Main			Koordinatensystem:DB_REF2016		
Ort, Datum, Unterschrift			Ursprungsplan: IVI		
Planverfasser:			Blattgröße: 420 x 297		
Hasselmann und Müller Planungsgesellschaft mbH			Maßstab: 1:5000		
Frankenstraße 1 56068 Koblenz +49 (0) 261 97376310 www.hmgmbh.de					
Koblenz, 28.11.2023, Streich 					
Ort, Datum, Unterschrift					

Vorhaben:	
PA 2: Erneuerung der Tunnel Ebertsberg und Brandenstein Strecke 3825 Flieden - Gemünden Bahn-km 10,975 bis 14,400	
Planart:	
Lageplan	
Planinhalt:	
Strecke 3825 km 11,9-13,10 Entwässerung Baustelleneinrichtungsfläche Nr. 12,40 und Baustraße	