

Legende BE-Flächen

- Baustelleneinrichtungsfläche
- Baustraße
- Anbindung des Baufeldes bzw. Baustraße an das öffentliche Straßennetz
- Baufeld
- Oberbodenabtrag
- Rodungsbereich

Legende Leitungen

- Bestand Kabel/Leitung oberirdisch
- Bestand Kabel/Leitung unterirdisch
- Bestand Kabel/Leitung (außer Betrieb)
- Neubau Kabel/Leitung unterirdisch

Bedeutung der Kurzzeichen

A	Abwasser	W	Wasserleitung
RW	Regenwasser	F	Fernmeldeleitung
MW	Mischwasser	E	Elektrizitätsleitung
SW	Schmutzwasser	G	Gasleitung

Legende techn. Ausrüstung

- OL-Flachmast
- OL-Winkelmast
- Hauptsignal (beispielhaft)
- Vorsignal (beispielhaft)
- Vorsignalwiederholer (beispielhaft)
- Mehrschnittsignal (beispielhaft)
- Gleissperrsignal (beispielhaft)
- Gleismagnet (beispielhaft)
- Achszähler

Legende Schutzgebiete

- FFH-Gebiet
- Naturschutzgebiet
- Landschaftsschutzgebiet
- Naturpark (flächendeckend)
- Wasserschutzgebiet
- Vogelschutzgebiet
- Biosphärenreservat
- Restriktionsfläche (FFH-Lebensraumtyp und gesetzlich geschützte Biotope)


Legende Planung

- Neubau / Änderung
- Bestand / IVI
- Bestandsvermessung / Gleisachsen (Soll-Gleislage)
- Rückbau
- DB-Grenze
- nachrichtliche Darstellung / Planung Dritter / Planung aus anderem TEH
- nachrichtliche Darstellung / Planung externer Büros für das LFG-Projekt
- Optionale Planung
- Neubau Kabeltrasse
- Neubau Kabelleerrohrtrasse
- Neubau PSS
- Entwässerung
- Baubehelf
- Planfeststellungsgrenze
- vermutete OK Planum

Leitungen Dritter Stand: August 2019 (Höhenlage unbekannt)

Legende IVI-Plan

- Kreis- / Gemeindegrenze
- Gemarkungsgrenze
- Flurgrenze
- Flurstücksgrenze
- Zugehörigkeitskanten
- Flurstücksnummer
- Böschung
- Trafostation
- Oberleitungsmast ohne / mit Mastnummer
- Oberleitungsmast mit **Beleuchtung**
- Lichtmast
- Kabelschrank / Schaltschrank
- LZB-Schrank / Kabelverteiler
- Trogtrasse (Kabelkanal) mit Kabelschacht
- Kabeltrasse unterirdisch mit Anzahl Leerrohre in DN 110
- Schacht mit Absenkbauwerk
- Fernsprechstelle
- Wechselsprechstelle
- Lautsprecher
- Weichenantrieb / Weichenheizung
- Entwässerungsgraben mit Fließrichtung
- Versickerungsanlage (Graben, Becken, Mulde)
- Mulde
- Stützwand
- Lärmschutzwand mit Tür
- Zaun
- Hecke gemeinschaftlich
- Leitplanke
- Straßenablauf
- Einstiegsschacht / Entwässerungsleitung mit Fließrichtung
- Schieber für Wasserleitung
- Überflurhydrant; Unterflurhydrant
- Schrankenkasten mit Schrankenbaum
- Laubbaum; Nadelbaum
- rotes Blinklicht
- DB-Gebäude mit Überdachung
- Treppe
- Rampe

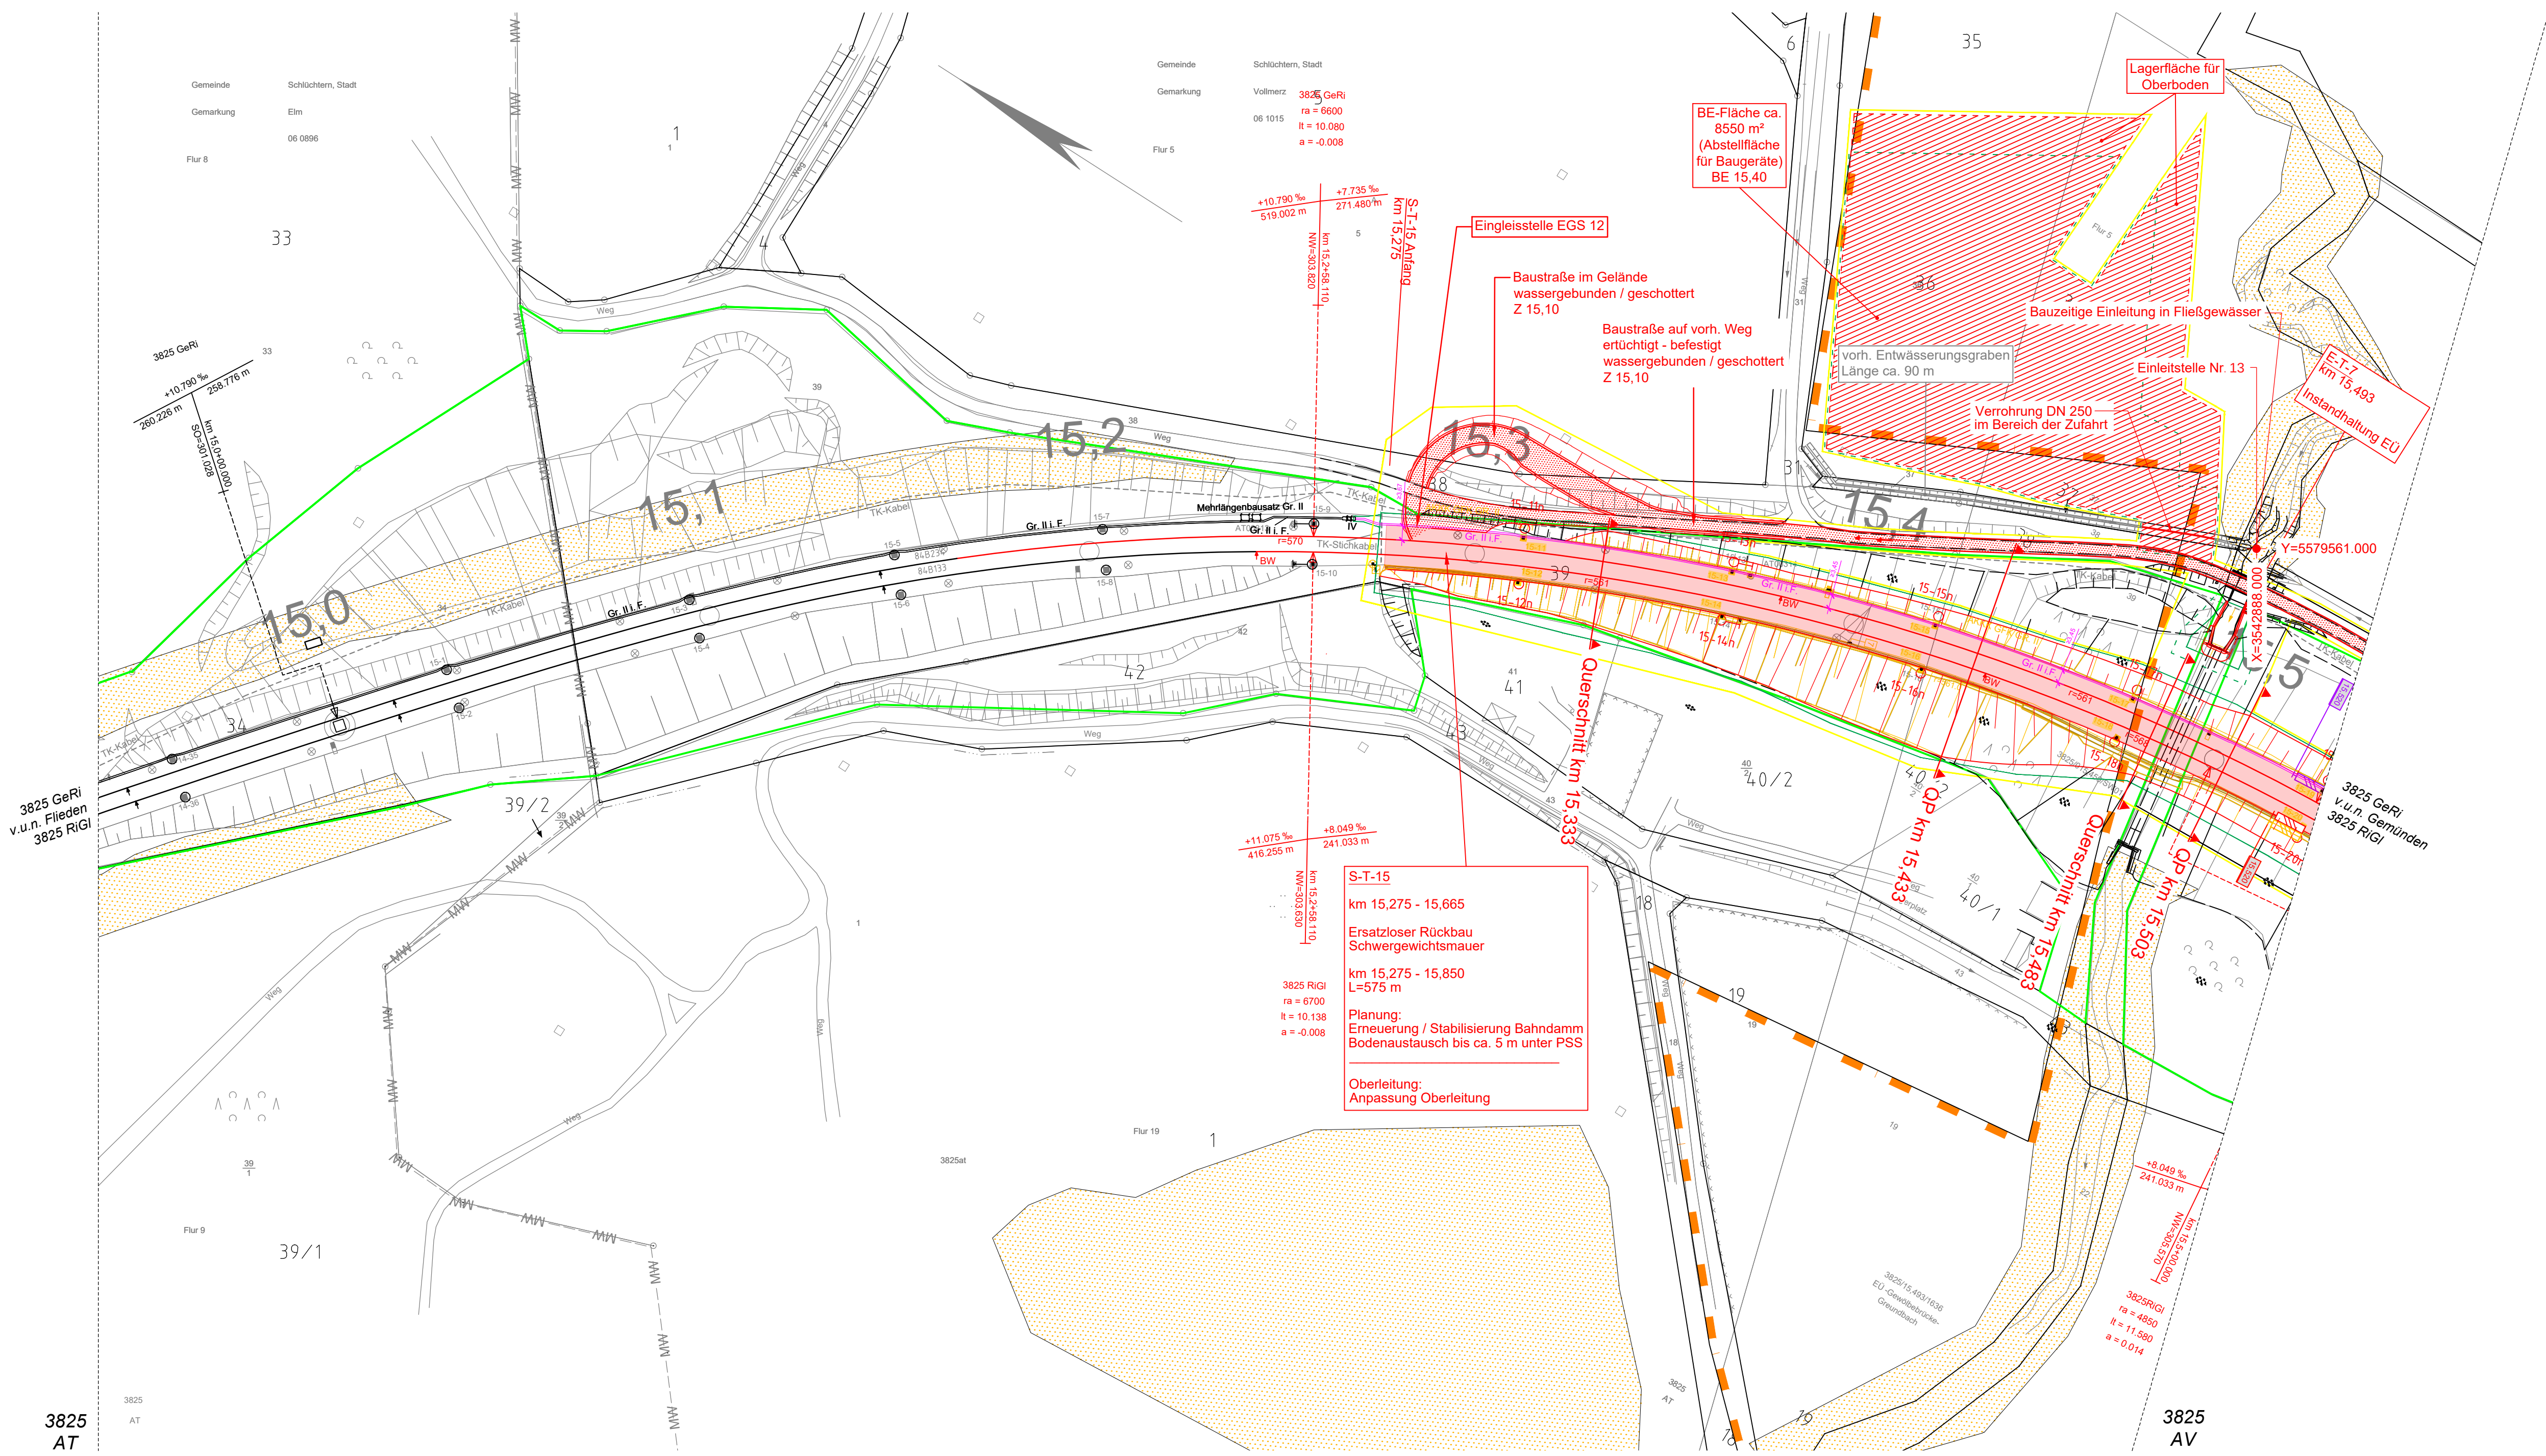

Dokument nur für Ausschreibung

Anlage 03.03.02.02.03

Unterlage 18.4.16

Genehmigungsvermerk Eisenbahn-Bundesamt

Lagekizze

0 Ausgangsverfahren: Antragsfassung 15.11.2024

Index Änderungen bzw. Ergänzungen Planungsstand

Genehmigungsplanung: Unterlage für eine Entscheidung nach § 18 AEG

Vorhabensträger:		Planzeichen: 18-04-16LP_EW_BE	
DB InfraGO AG DB InfraGO DB InfraGO DB InfraGO		Projekt-Nr.:	
Anlagen- und Instandhaltungsmanagement		Datum	
Netz Kassel		Name	
Berthawon-Suttnier-Str. 21		gez. 07/2025 Pulkwitsch	
34131 Kassel		bearb. 07/2025 Pulkwitsch	
Kassel		gez. 07/2025 Winkler	
Ort, Datum, Unterschrift:		Ort, Datum, Unterschrift:	
Vorhaben:		Ort, Datum, Unterschrift:	
DB InfraGO AG DB InfraGO		Planverfasser:	
Ingenieur		Ort, Datum, Unterschrift:	
Regionalbereich Mitte		Höhensystem: DHMN2016	
Projekte: Tunnel und Korridore I-II-MK-T		Koordinatensystem: DB_REF2016	
Hahnstraße 49		Ursprungsplan: IV 3825 AU	
65028 Frankfurt am Main		Blattgröße: 594 x 1189	
Frankfurt		Ort, Datum, Unterschrift:	
Vorhaben:		Ort, Datum, Unterschrift:	
PA 6: Erneuerung von Bahnanlagen		Maßstab: 1:1000	
Strecken 3825 Fliesen - Gemünden (Bahn-km 3,500 bis 18,810)			
und 3826 Schlüchtern - Elm (Bahn-km 4,234 bis 7,747)			
Planart: Lageplan			
Planinhalt: Entwässerung Baustelleneinrichtungsfläche BE 15,40			

Benutzer: Pulkwitsch
Druckdatum: 16.07.2025
Lageplan: LS_206_15-4-17_20210915
Vollständige Projektdatei: C:\Users\Pulkwitsch\Documents\PA6_LP\PA6_LP_Vollständige Projektdatei.dwg
Vollständige Projektdatei: C:\Users\Pulkwitsch\Documents\PA6_LP\PA6_LP_Vollständige Projektdatei.dwg