


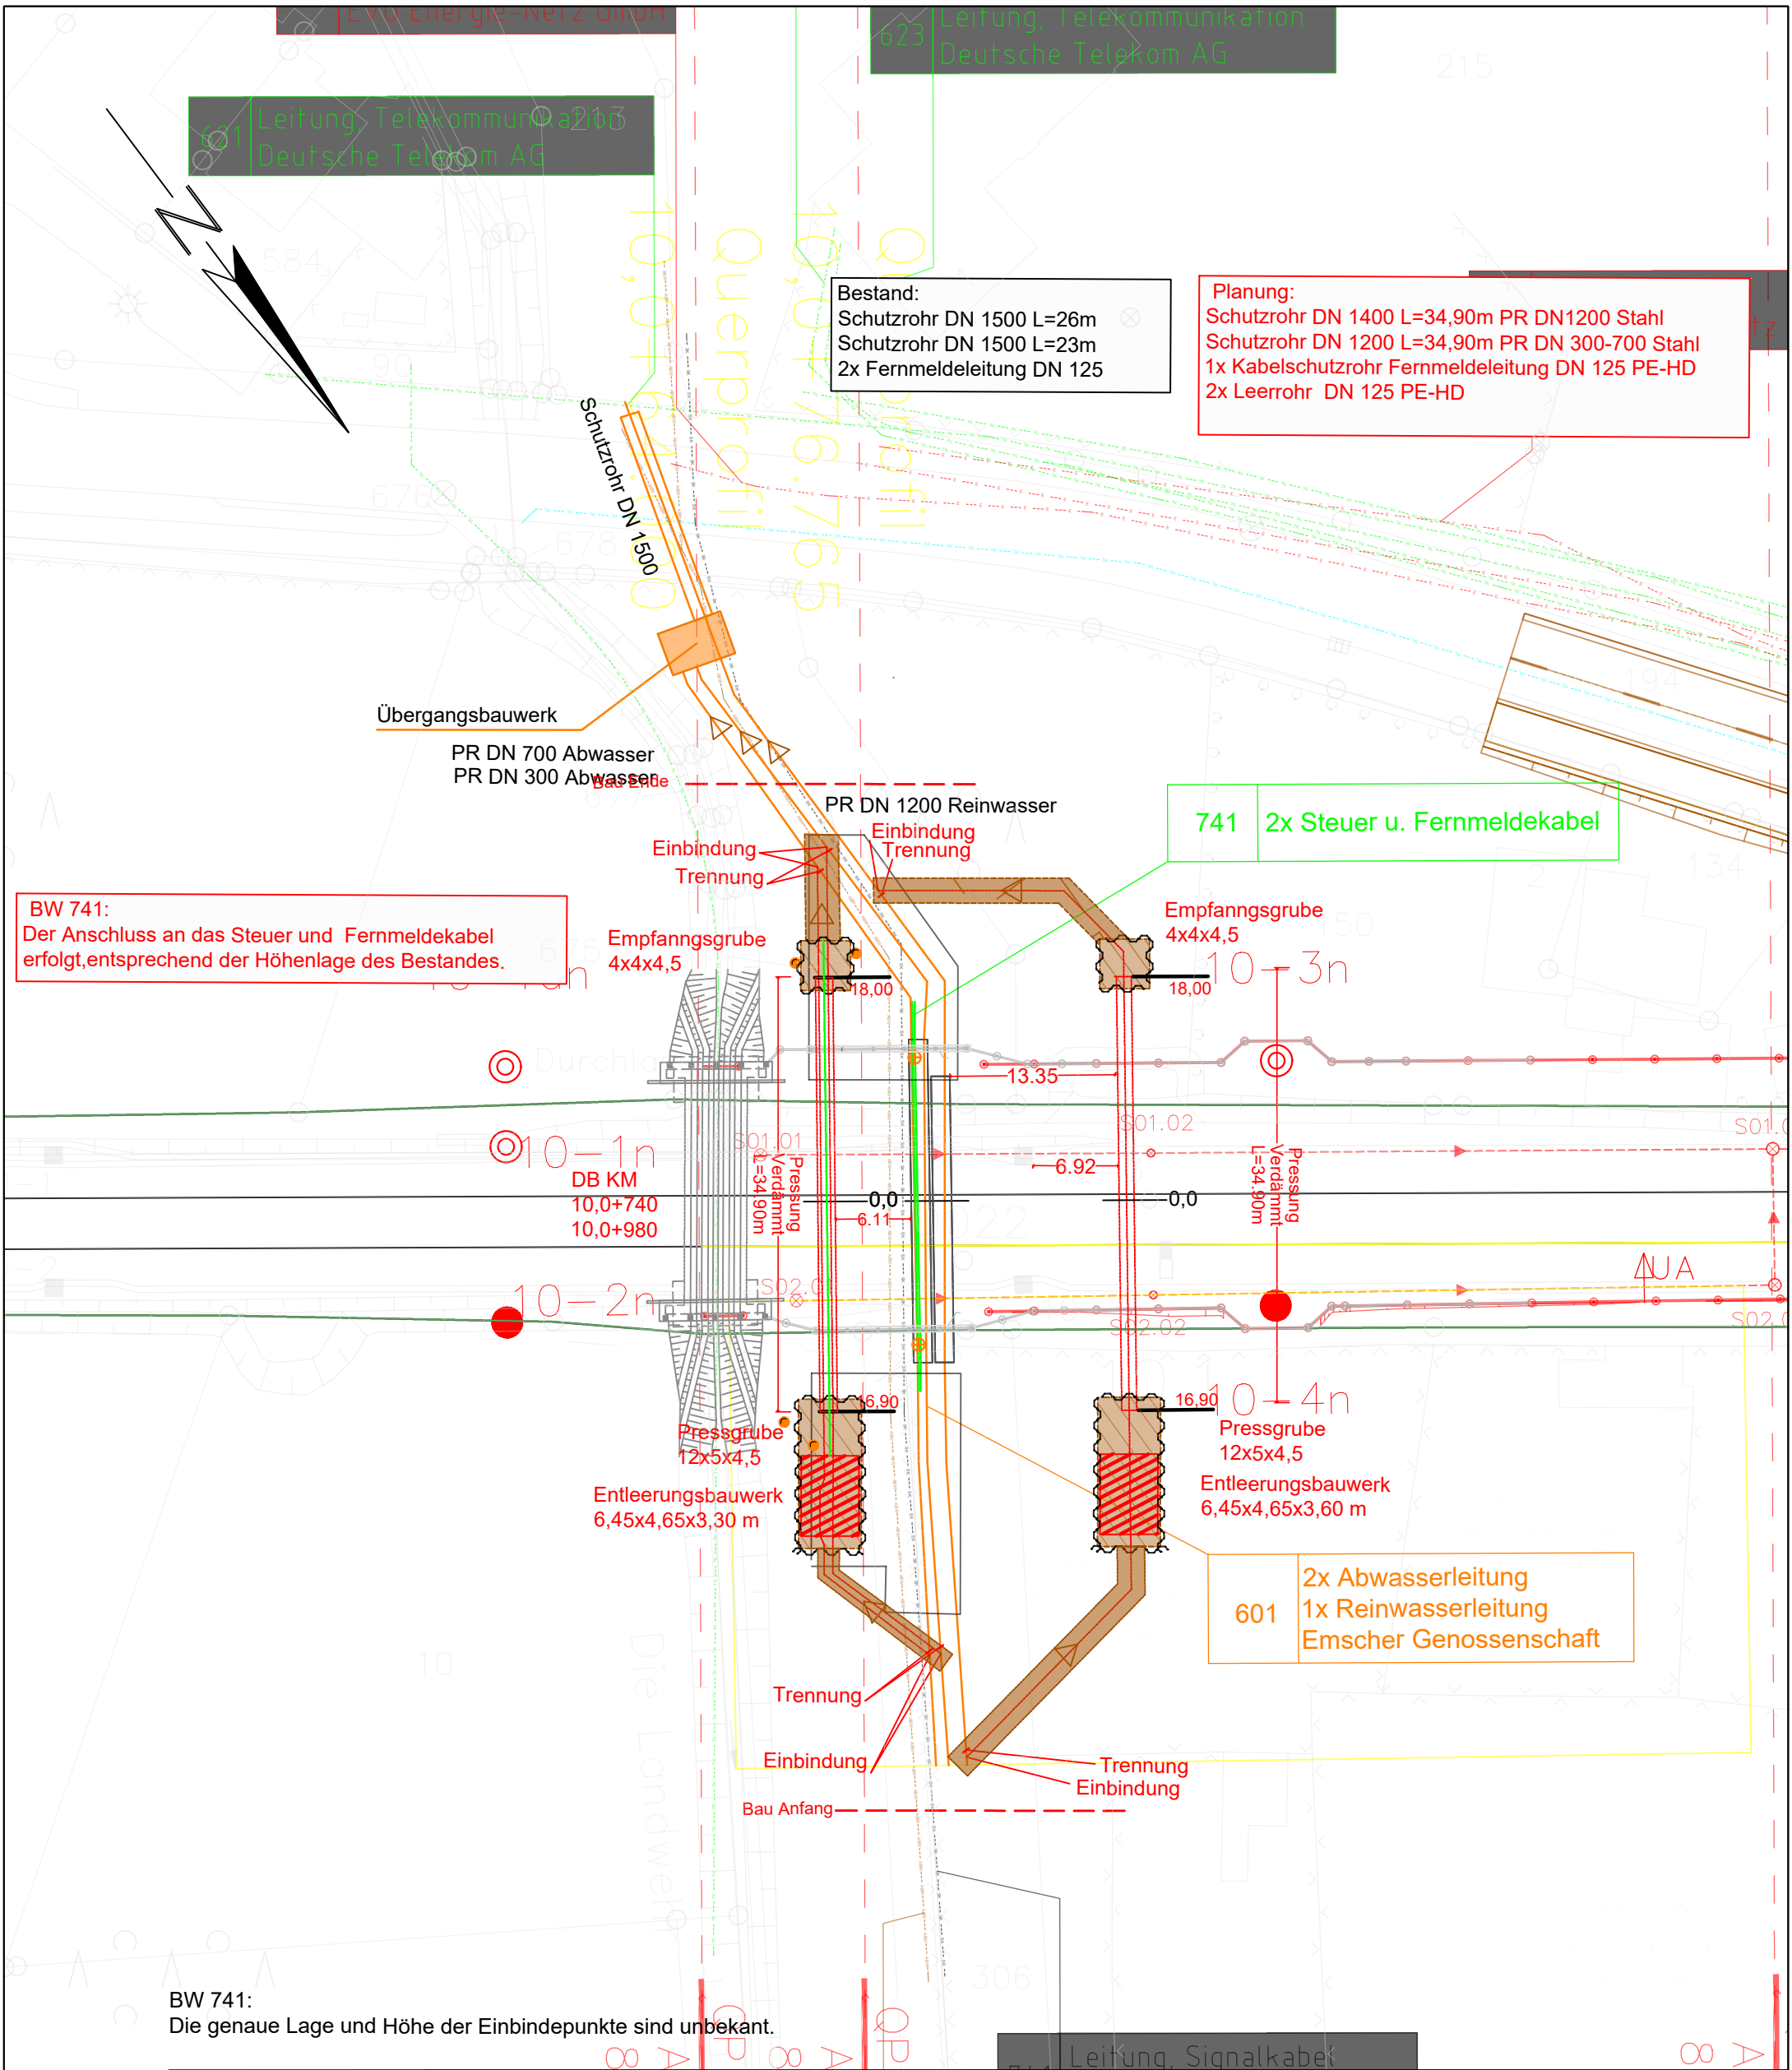

| Revisionsverlauf:           |            |          |       |
|-----------------------------|------------|----------|-------|
| Nr.                         | Änderung   | Datum    | Name  |
| R01                         | Planung    | 03.08.22 | MS/Ts |
| .                           | Anpassung  | 24.10.22 | MS/AM |
| .                           | .          | .        | .     |
|                             | Datum      | Name     |       |
| Gez.                        | 24.10.2022 | MS       |       |
| Gepr.                       | 24.10.2022 | AM       |       |
| Norm                        | .          |          |       |
| Plan Nr.                    |            |          |       |
| IBA_EG_PFA1.3_601-741_011_A |            |          |       |

| Legende |                           |
|---------|---------------------------|
|         | Baueinrichtungsfläche     |
|         | Press- o. Empfangsgrube   |
|         | Baustellenzufahrt         |
|         | gepl. Rohrleitung         |
|         | voh. Rohrleitung          |
|         | gepl. Schutzrohr          |
|         | voh. Schutzrohr           |
|         | Einbindung                |
|         | Trennung                  |
|         | Rohrleitung außer Betrieb |
|         | schwarz Bestand           |
|         | rot Planung               |
|         | DN Rohr Nennweite         |
|         | Schacht                   |
|         | Schieber                  |
|         | Hebeanlage                |
|         | Hydrant                   |
|         | Angabe                    |
|         | Fließrichtung             |
|         | Spundwand                 |

| Auftraggeber:                                                                                                |  |
|--------------------------------------------------------------------------------------------------------------|--|
| DB Netz AG<br>Mülheimer Str. 50<br>47057 Duisburg<br>Tel.: 02857/9130-0<br>FAX.: 02857/9130-30               |  |
|                                                                                                              |  |
| Planverfasser:                                                                                               |  |
| Ingenieurbüro Auschrat GmbH<br>Kaninenberghöhe 50<br>45136 Essen<br>Tel.: 0201-6142401<br>Fax.: 0201-6142400 |  |
|                                                                                                              |  |
| Ingenieurbüro AUSCHRAT                                                                                       |  |

| Projektbezeichnung:                                                                                                                                               |              |
|-------------------------------------------------------------------------------------------------------------------------------------------------------------------|--------------|
| ABS 46/2<br>Grenze D/NL - Emmerich - Oberhausen<br>Bauabschnitt 2<br>Planfeststellungsabschnitt 1.3<br>601(2x Abwasser+1x Reinwasser)-741<br>DB KM: 10,074-10,098 |              |
| Planbezeichnung:                                                                                                                                                  |              |
| Lageplan<br>Ausführungsplanung                                                                                                                                    |              |
| Maßstab 1:500                                                                                                                                                     | Blattnr. 1/1 |